

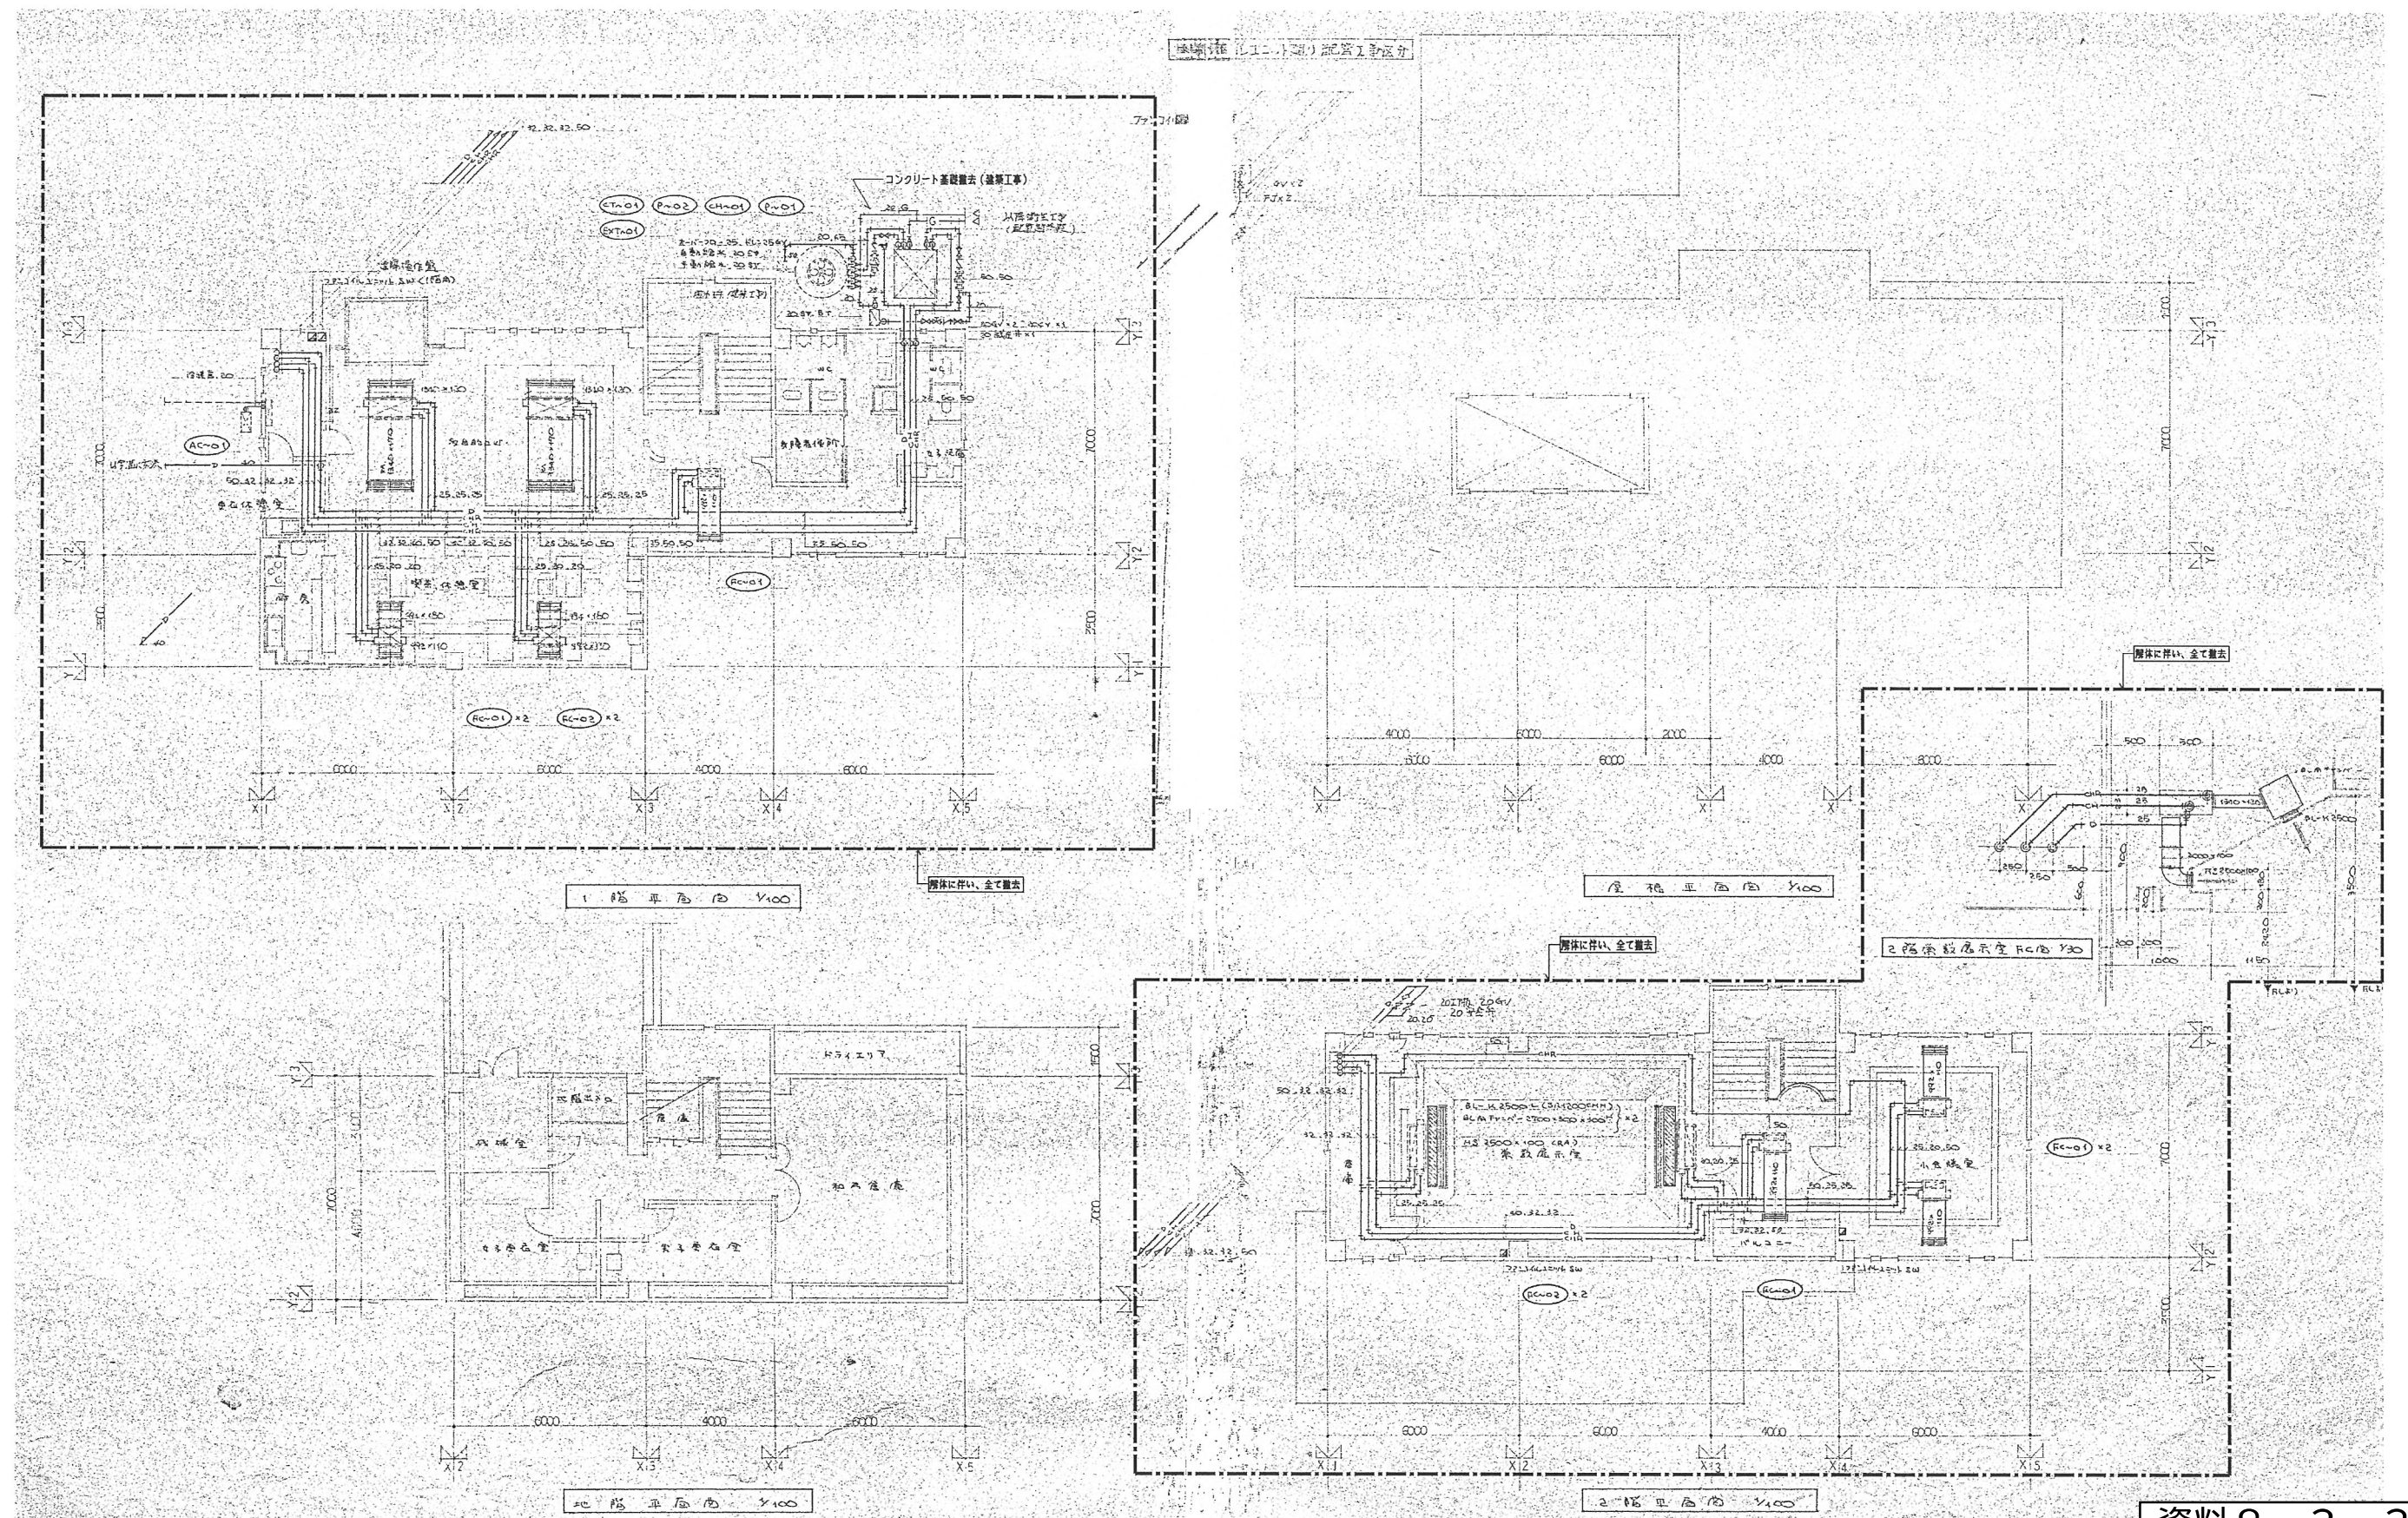


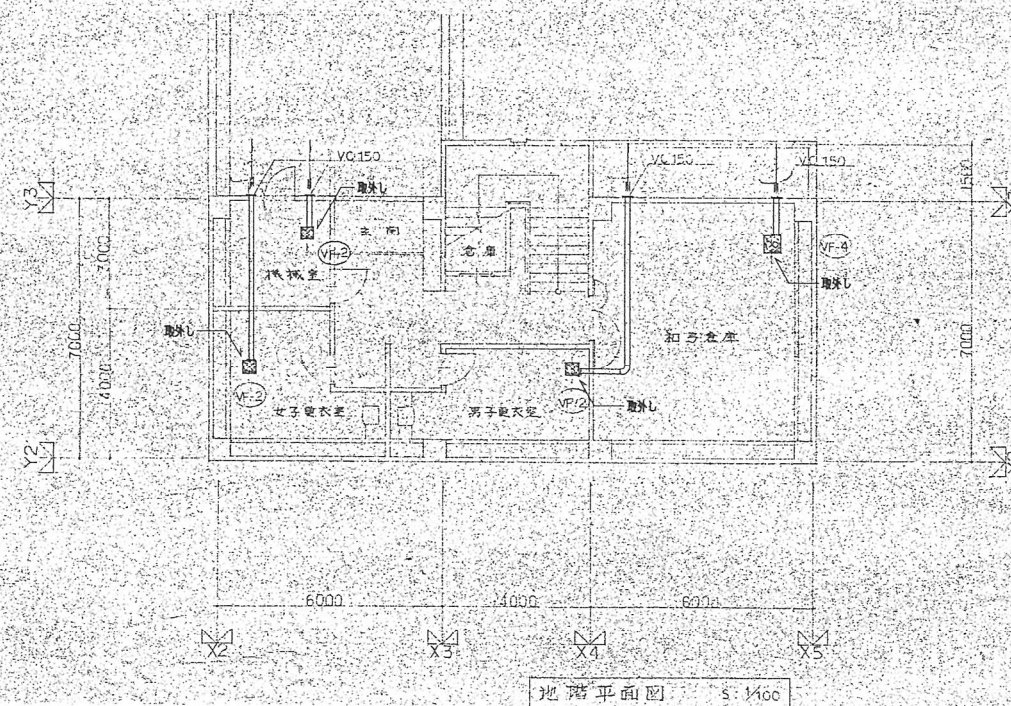


注1) 図中 〰〰〰〰〰〰〰〰 範囲内の器具及び配管配線はすべて撤去とする。
 注2) 舗装、天井、床の解体撤去は建築工事とする。


	種別/備考	工事名称 長久手古戦場公園再整備事業 既存改修和弓場増築工事 図面名称 空調設備工事 旧郷土資料館 地階～屋根平面図 (改修前) 縮尺 A1: 1/100 A3: 1/200	図面番号 M-17
	担当		

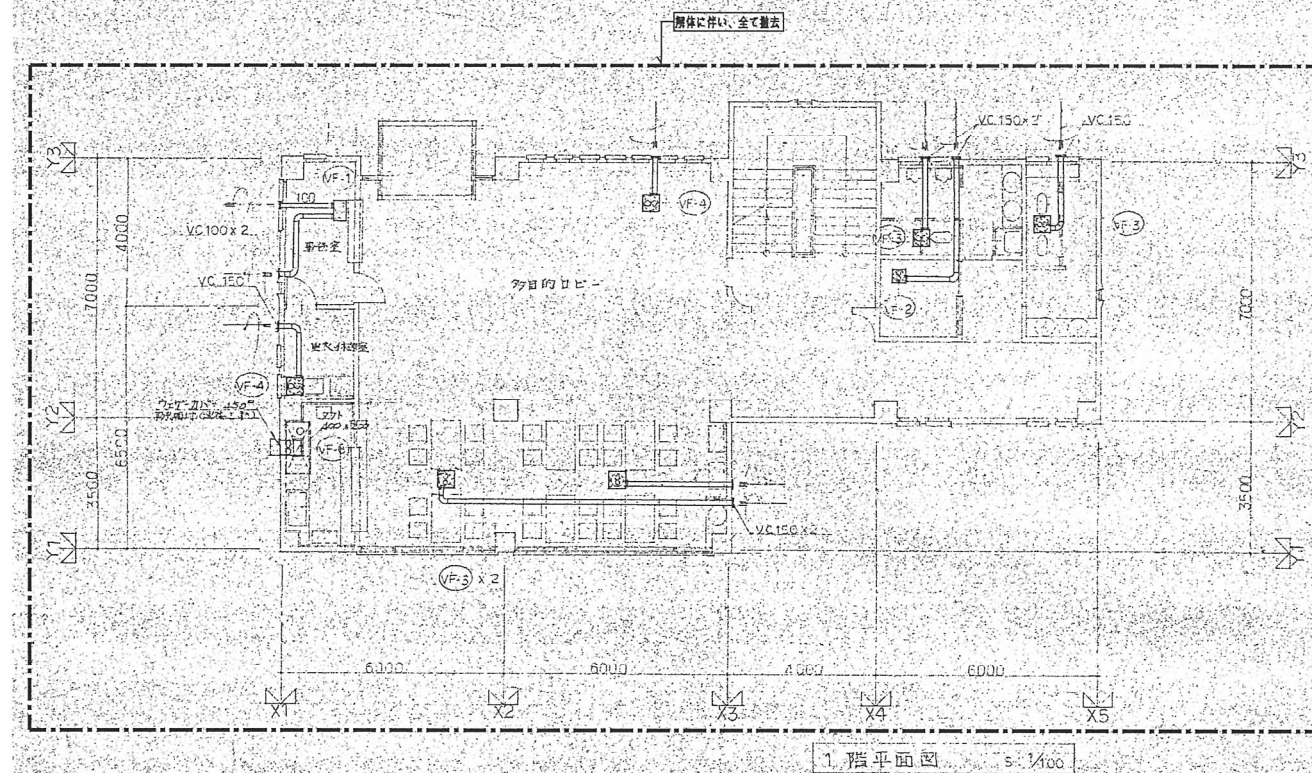

記 号	名 称	仕 様	数	備 考
VF-1	全熱交換器	形式 カセット型 250φ 風量 100 m3/h	1	
VF-2	天井扇	形式 150φ 風量 150 m3/h	5	
VF-3	天井扇	形式 150φ 風量 200 m3/h	4	
VF-4	天井扇	形式 150φ 風量 250 m3/h	3	
VF-5	天井扇	形式 100φ 風量 100 m3/h	2	
VF-6	有圧換気扇	形式 450φ 風量 4000 m3/h	1	
VF-7	全熱交換器	形式 船形型 150φ	3	

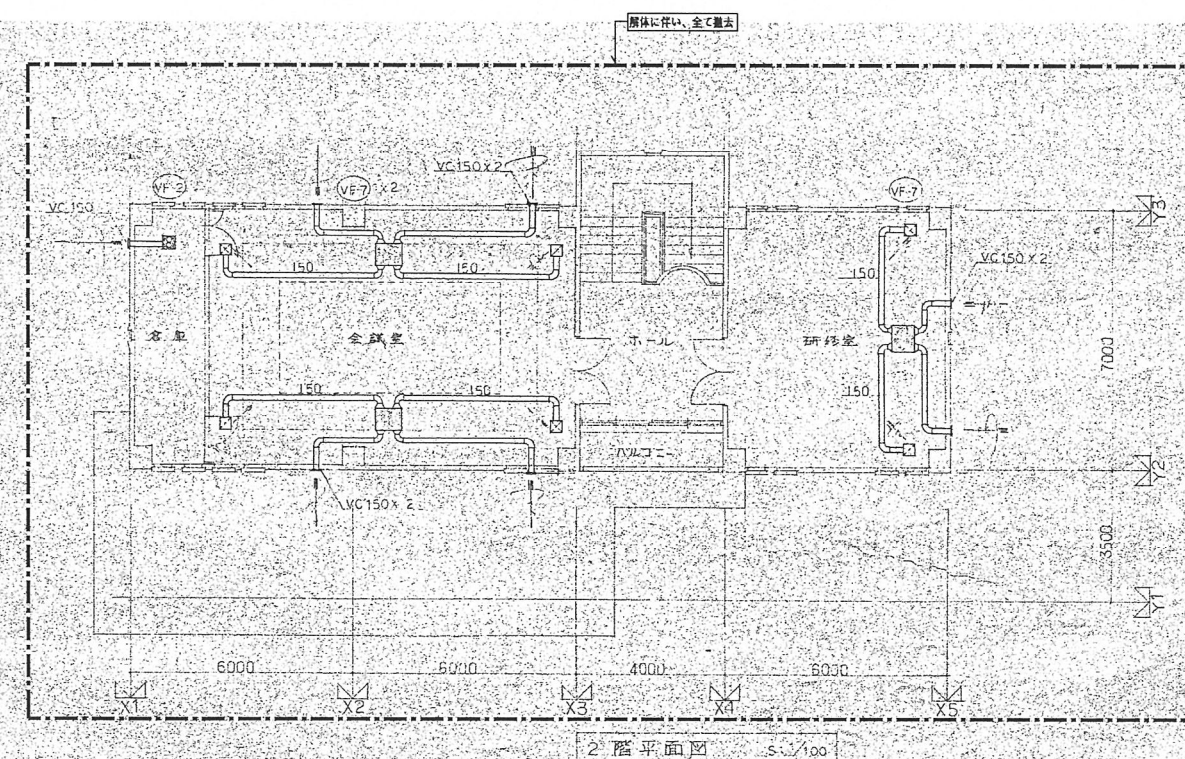

注1) 図中 第1工種、第2工種、第3工種、第4工種 範囲内の器具及び配管配線はすべて撤去とする。
注2) 舗装、天井、床の解体撤去は建築工事とする。

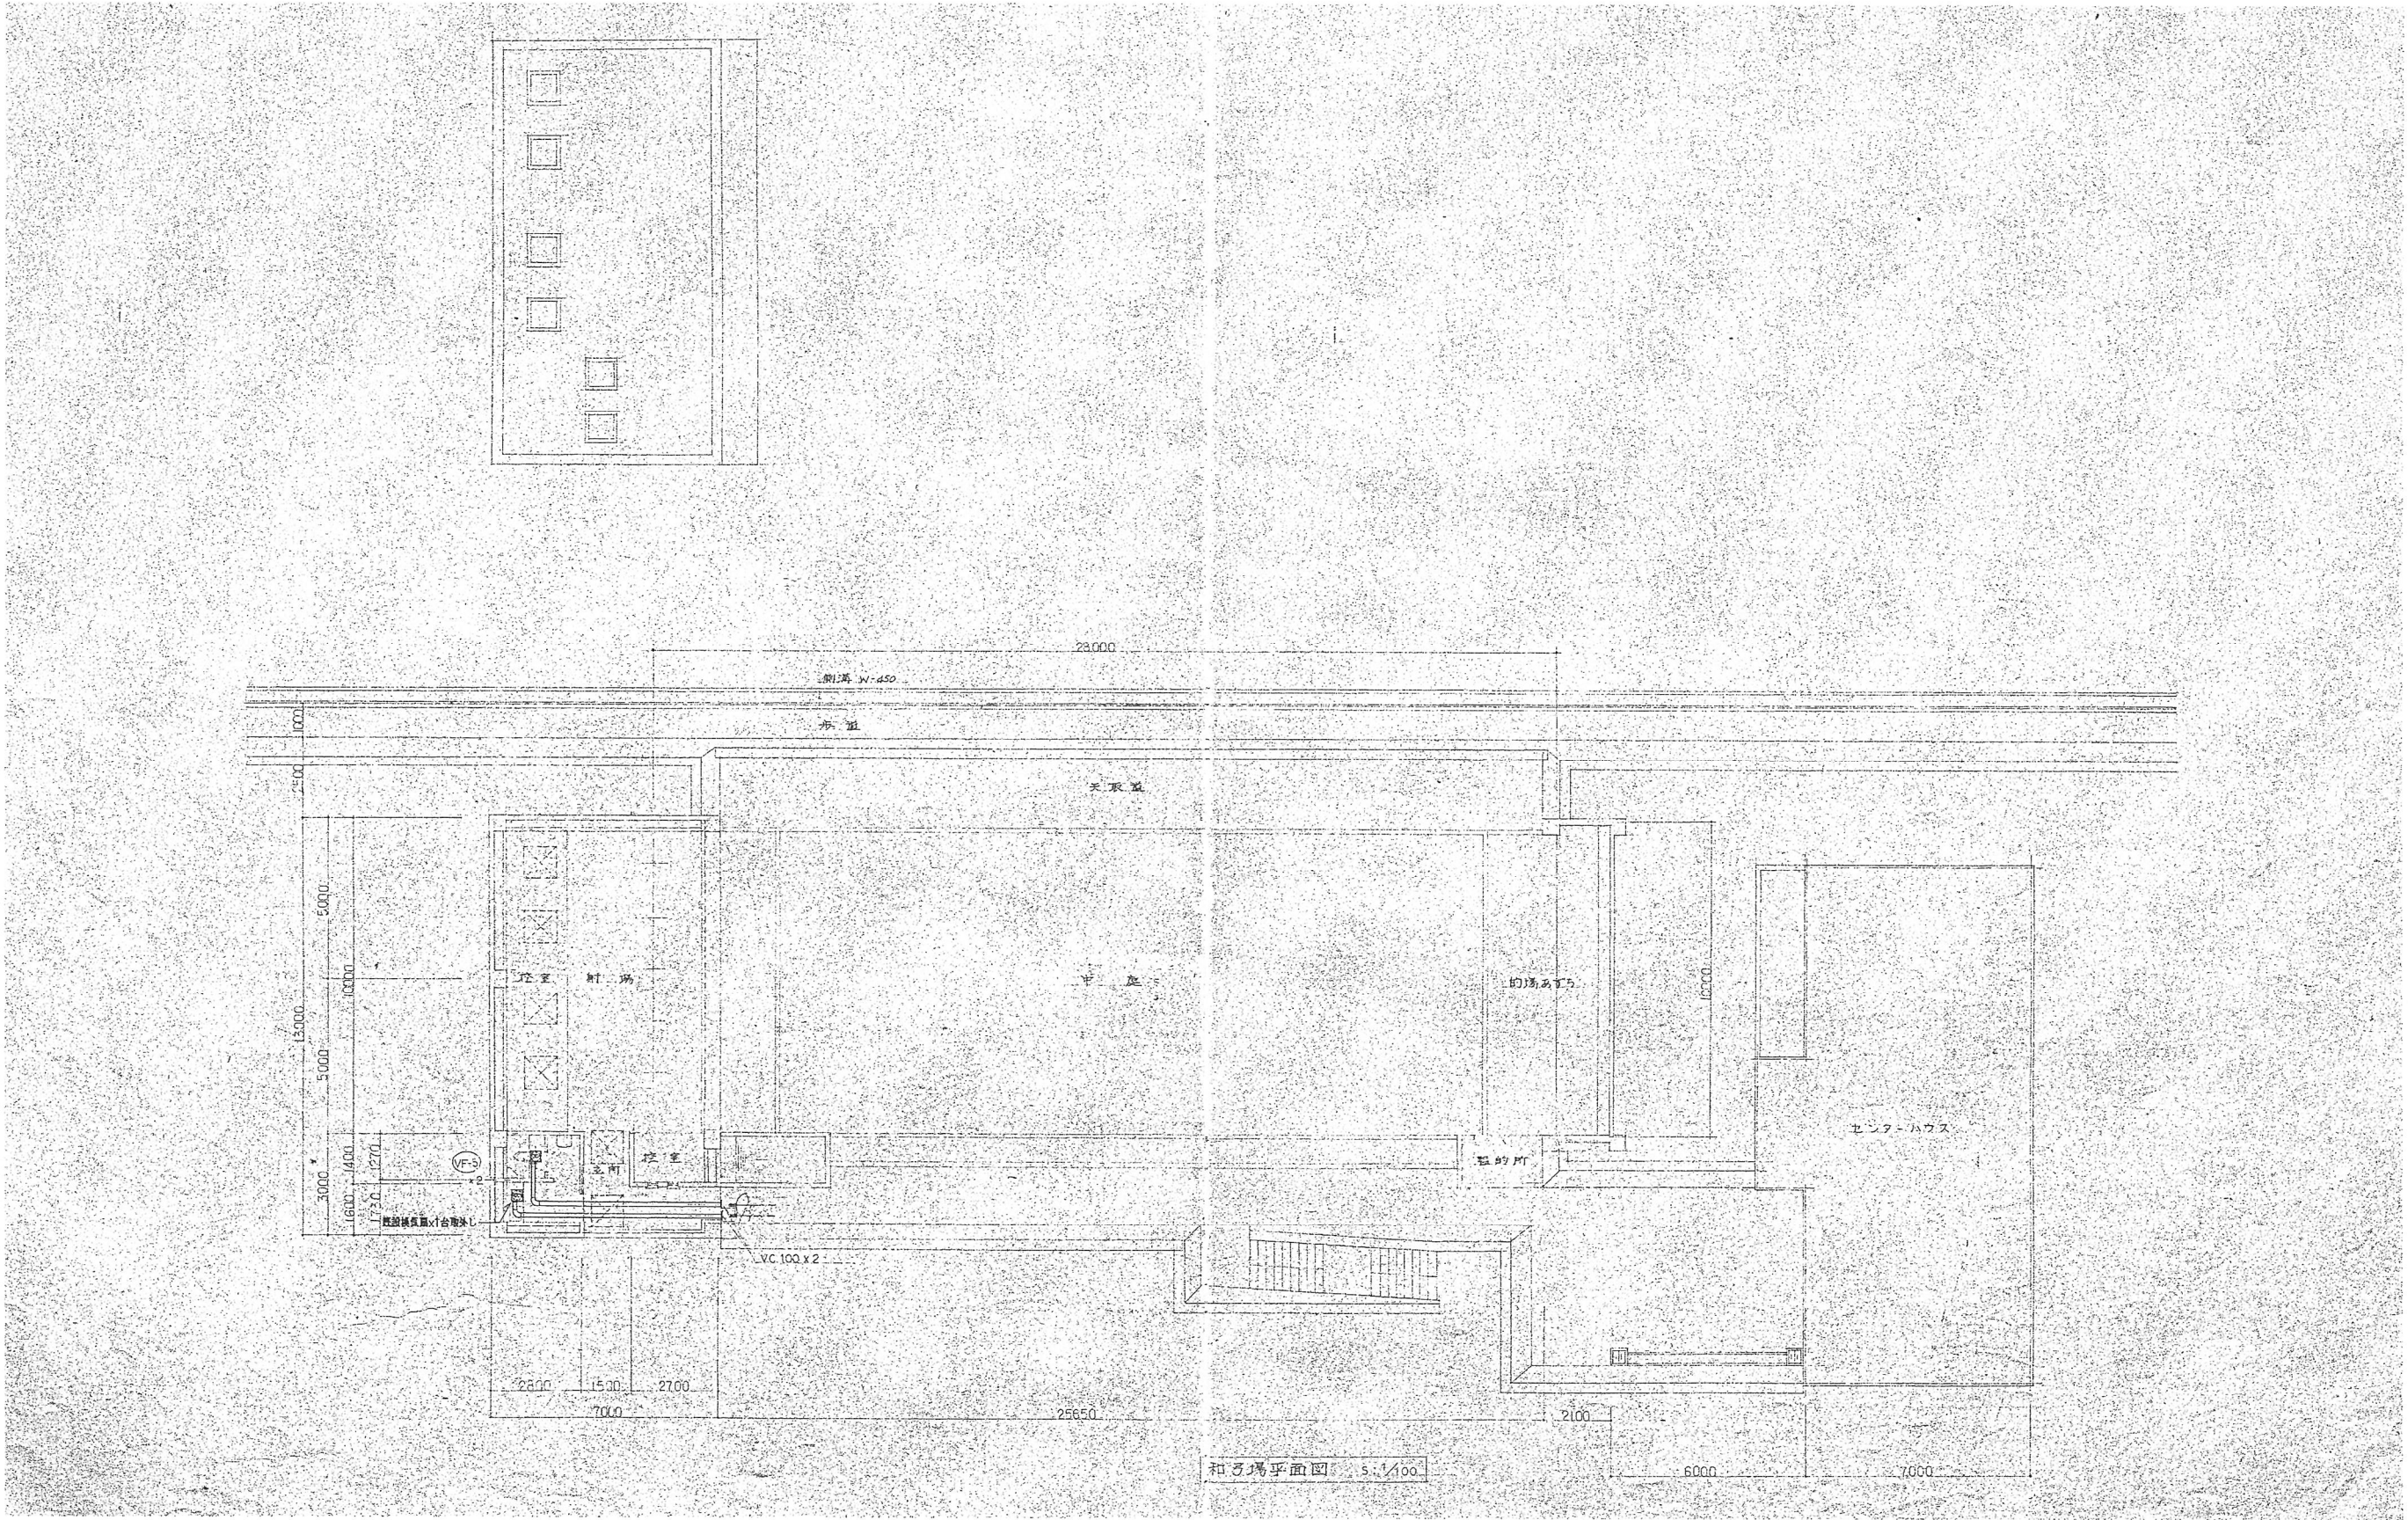

注1) 図中 範囲内の器具及び配管配線はすべて量表とする。

設計者		作成日		種別/備考		工事名称	図面番号
						既存改修和弓場増築工事	
						換気設備工事 和弓場 地階平面図 (改修前)	M-19
						縮尺 A1: 1/100 A3: 1/200	